



工事内容

- 受水槽新設
 - ・ 積水 受水槽ファームパネルタンクPSFB-9-10P
 - ・ 積水 平架台垂鉛メッキ、ケミカルアンカーボルト、防波ボックス
 - ・ 川本 多段タービンポンプ三相200V
 - ・ 川本 防振架台、バルブ、逆止弁、仕切弁他
 - ・ 川本 圧力計、連成計、ゲージ他
 - ・ 附属配管、継手、バルブ、保温工事
- 受水槽（散水用）給水管分配工事
 - ・ 電動ボール弁100V 125A～1台、80A～1台
 - ・ ストラブカップリング 125A～2個、80A～1個
 - ・ 附属配管、継手、、バルブ、支持金物、保温工事
- 屋上高架水槽電極工事
 - ・ ポリエチレン管Φ22～64.0m
 - ・ ねじなし電線管Φ19～41.0m
 - ・ 通信ケーブル0.4×40～105.0m
- 計装工事
 - ・ 揚水ポンプ、流入電動弁制御盤改修
 - ・ 制御計装改修、設置、現場調整、試運転、図面作成
- 受水槽基礎工事
 - ・ 捨てコンクリート打設 18-18-25N、砕石RC40
 - ・ コンクリート打設 24-18-25N、配筋D13


* 商品名の記載あるものは、全て同等品以上とする。

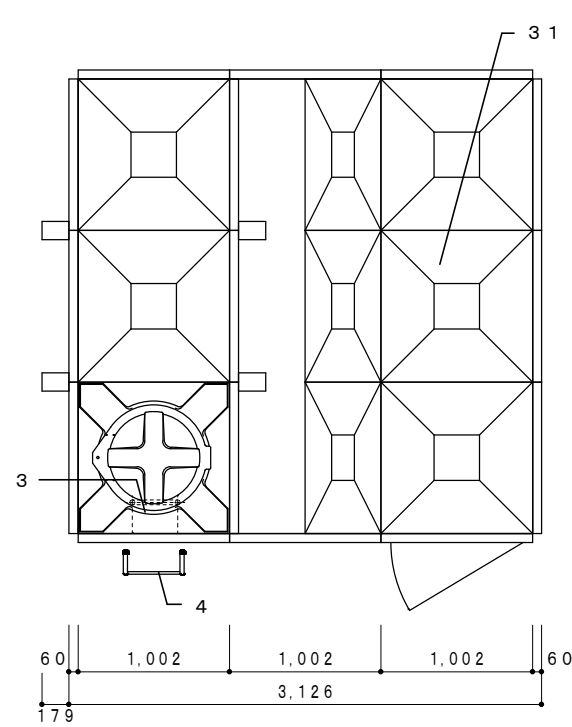

受水槽（飲料水用）平面図 1 / 50

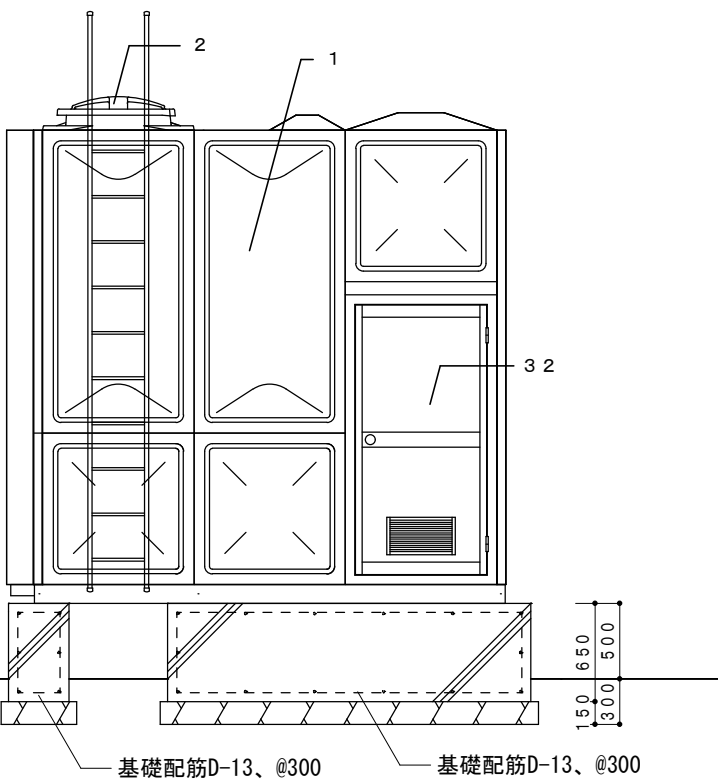

受水槽（飲料水用）立面図 1 / 50

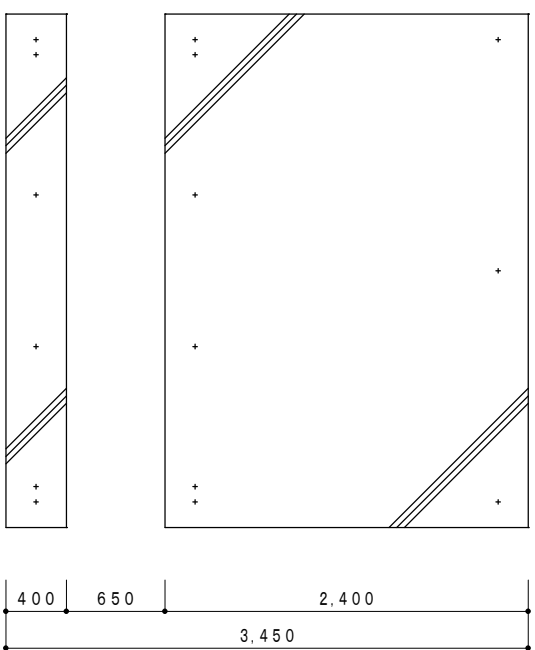

受水槽（飲料水用）基礎平面図 1 / 50

受水槽					
品番	名 称	材質	寸法	数量	備 考
1	本体	FRP			
2	マンホール	FRP	Φ600	1	密閉式
3	内はしご	PVC	W300xP300	1	
4	外はしご	STK	W375xP300	1	溶融亜鉛メッキ
5	電極座	PVC	50A	－	PF2内ネジ
6	通気口	ABS		－	防虫網付き
7	ボールタップロ			－	
8	流入口			－	
9	出水口			－	
10	オーバーフロー			－	
11	排水口			－	
31	ポンプ室	FRP	W3.0xL2.0	1	単板形
32	アルミドア	AL		1	ドアノブ型式：(株)ゴール製G－5N

件名	富山運転センター給水設備改修他工事			図番	02	課長	担当課長	設計
図名	各記による	縮尺	各記による	日付	2024. 7			
あいの風とやま鉄道株式会社 施設課（建築）								